


PŮDORYS :
KANALIZACE

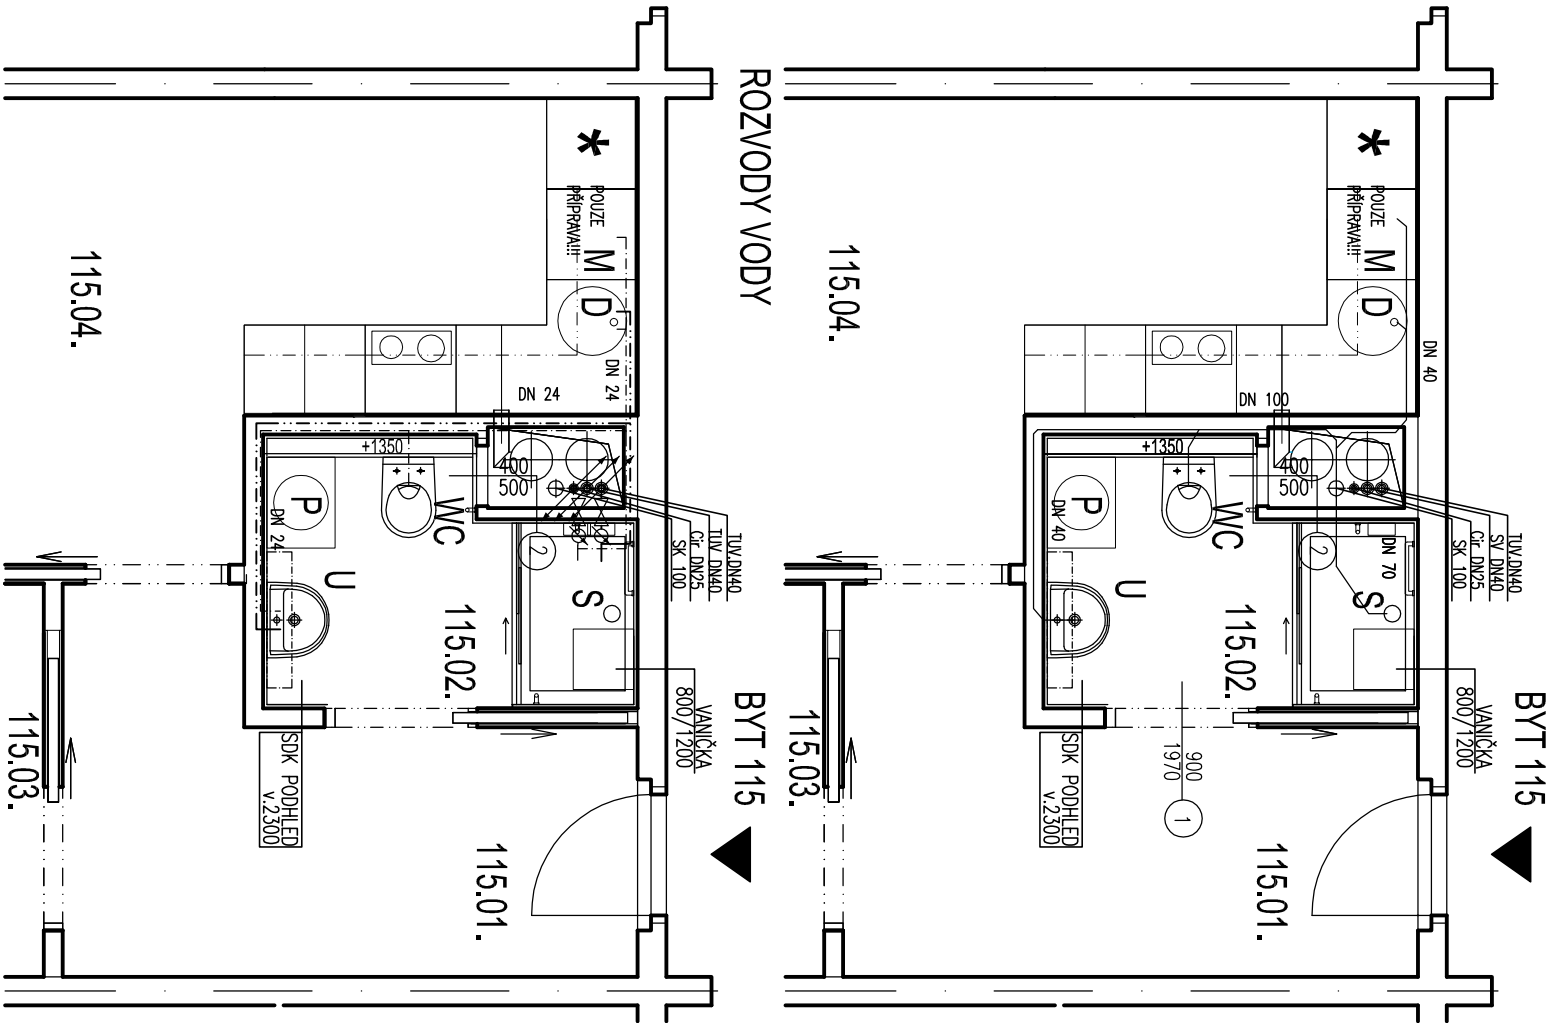

POZNÁMKY K PROVÁDĚNÍ:

- nedílnou součástí výkresové dokumentace jsou technické zprávy
- kanalizační potrubí na vstupu do instalačního jádra opatřit protipóžární ucpávkou (manžeta, tmel),
- vodovodní potrubí na vstupu do instalačního jádra, pokud není pod omítkou, opatřit protipóžární ucpávkou (manžeta, tmel),
- větší průměr stoupací potrubí VZT, které je vedeno v instalačním jádře, po celé výšce izolovat minerální izolací s požární odolností 30 min., pokud z technických důvodů nelze může být izolováno potrubí o menším průřezu ,
- připojovací potrubí VZT o průřezu do 0,04 m² bez opatření,
- nové rozvody řešeného bytu v rámci patra budou napojeny na stávající svislé rozvody bytů pod a nad daným podlažím

———— potrubí splaškové kanalizace plastové připojovací
hlukově izolované, těsněné gumovými kroužky
se spódem 3%

----- rozvod teplé vody, plast

----- rozvod studené vody, plast

- U umyvadlová baterie páková stojánková
- WC WC závěsné se zazděnou nádržkou, atypické osazení 0,45m nad podlahou
- S sprchová baterie
- D dřezová baterie nástěnná, páková
- M připojení pro myčku nádobí
- P připojení pro pračku

DODRŽOVAT ZÁSADY BEZPEČNOSTI PRÁCE !!!

SO.01 ±0,0 = 224,050 m n.m.

Název dílce:

Místo:

Fáze:

Objekt:

Projektová část:

Dům s pečovatelskou službou v ulici Roháčova č.p.268/24,26

Roháčova č.p.268/24,26, Praha 3

Dokumentace k provedení stavby

VÝKRESOVÁ ČÁST

Stavebník:

Městská část Praha 3

Havlíčkovo nám. 700/ 9

130 85, Praha 3

Zástupce stavebníka:

Investiční a rozvojová Praha 3, a.s.

Olšanská 7, 130 00 Praha 3

Generální projektant:

MS

architekti

s.r.o.

Donská 9, 101 00 Praha 10

IČ:62590426

tel: 267 206 200

MS architekti, s.r.o.

Donská 9, 101 00 Praha 10

IČ:62590426

tel: 267 206 200

Vypracoval:

Ing. arch. Tereza Benetraní, Ing. Petra Šýkorová

Kontroloval:

BYT 115- 8.NP- dvoupokoj pravý

Obsah:

Změny:

Datum:

11/2012

Formát:

A3

Měřítko:

1:50

Poré:

ST.04