


PŮDORYS :
KANALIZACE

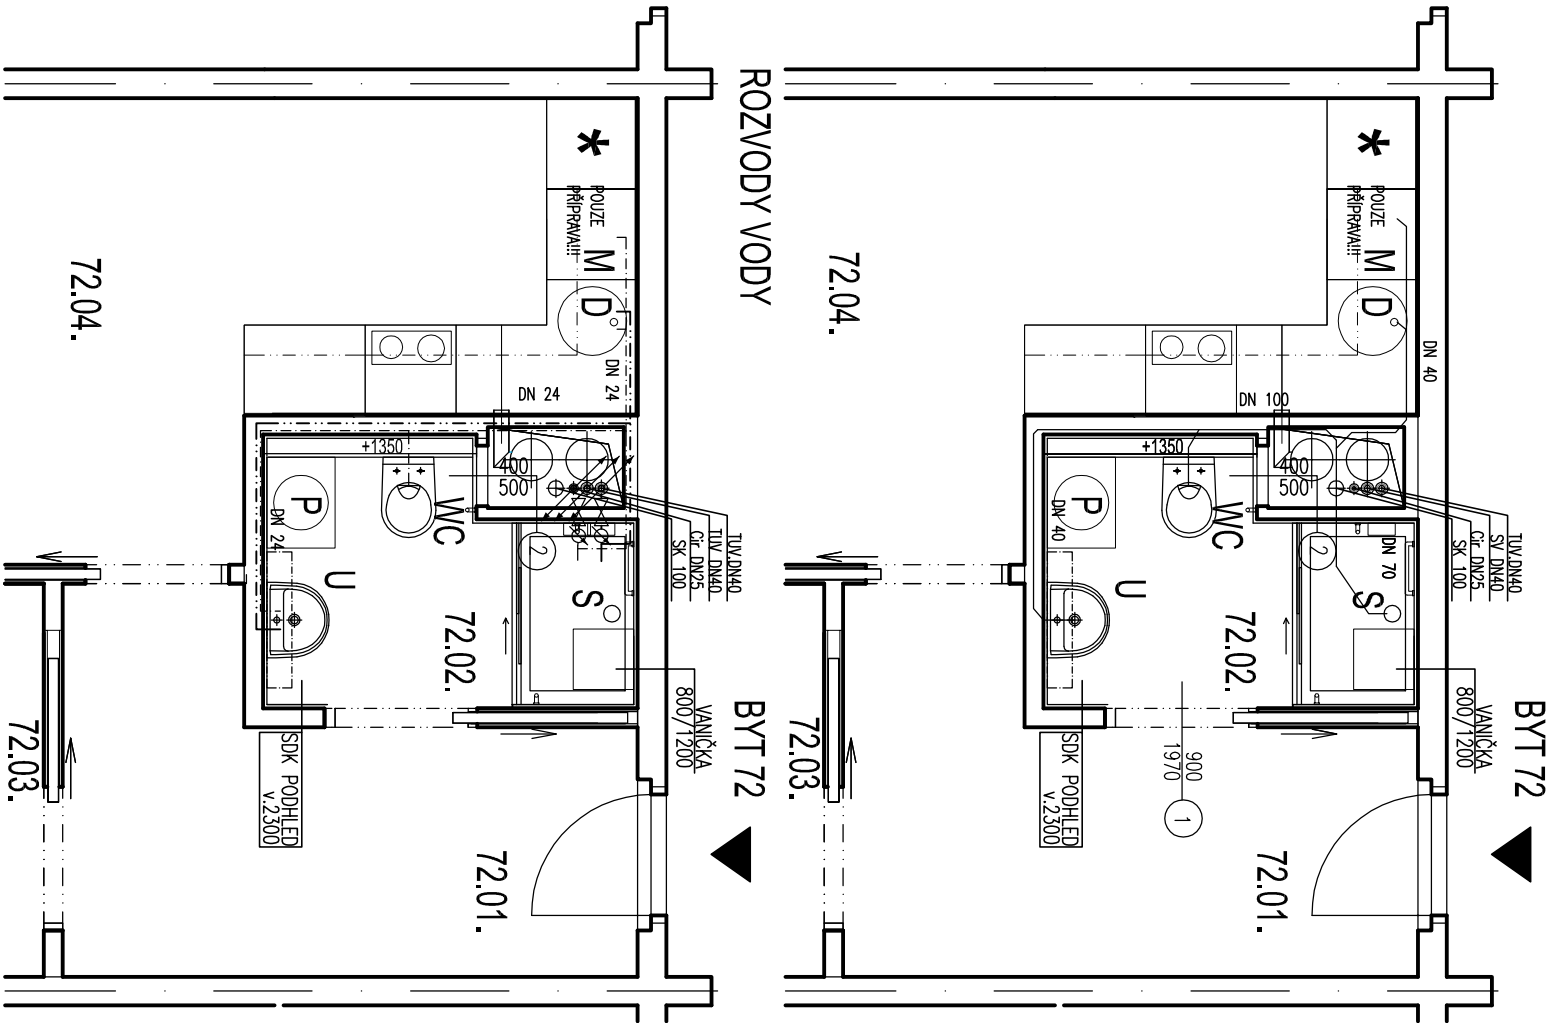

LEGENDA MÍSTNOSTI								
	Č.M.	NÁZEV/MÍSTNOSTI	PLOCHA m ²	PODLAHA	STĚNY	STŘOP	SV. VÝŠKA	POZNÁMKY
BYT 72 STAV	72.01.	PŘEDSÍN	7.80	PVC	MALBA	MALBA	2.54	
	72.02.	WC	1.04	PVC	UMAKART	MALBA	2.3	
	72.03.	KOUPELNA	2.46	PVC	UMAKART	MALBA	2.3	
	72.04.	KUCHYNSKÝ KOUT	5.01	PVC	KER. OBKLAD/MALBA	MALBA	2.54	
	72.05.	OBYVACÍ POKOJ	16.10	PVC	MALBA	MALBA	2.54	
	72.06.	LOŽNICE	10.14	PVC	MALBA	MALBA	2.54	
BYT 72 NÁVRH		LODŽIE	6.7					
	72.01.	PŘEDSÍN	7.41	PVC	MALBA	MALBA	2.54	
	72.02.	KOUPELNA+WC	3.70	DLAŽBA	KER. OBKLAD/MALBA	SK. PODHLED	2.3	
	72.03.	LOŽNICE	9.84	PVC	MALBA	MALBA	2.54	
	72.04.	POKOJ+KK	21.40	PVC	KER. OBKLAD/MALBA	MALBA	2.54	
		LODŽIE	6.70					

POZNÁMKY K PROVÁDĚNÍ:

- nedílnou součástí výkresové dokumentace jsou technické zprávy
- kanalizační potrubí na vstupu do instalačního jádra opatřit protipóžární ucpávkou (manžeta, tmel),
- vodovodní potrubí na vstupu do instalačního jádra, pokud není pod omítkou, opatřit protipóžární ucpávkou (manžeta, tmel),
- větší průměr stoupací potrubí VZT, které je vedeno v instalačním jádře, po celé výšce izolovat minerální izolací s požární odolností 30 min., pokud z technických důvodů nelze může být izolováno potrubí o menším průřezu ,
- připojovací potrubí VZT o průřezu do 0,04 m² bez opatření,
- nové rozvody řešeného bytu v rámci patra budou napojeny na stávající svislé rozvody bytů pod a nad daným podlažím

- potrubí splaškové kanalizace plastové připojovací hlučkově izolované, těsněné gumovými kroužky se spódem 3%
- rozvod teplé vody, plast
- rozvod studené vody, plast

- U umyvadlová baterie páková stojánková
- WC WC závěsné se zazděnou nádržkou, atypické osazení 0,45m nad podlahou
- S sprchová baterie
- D dřezová baterie nástěnná, páková
- M připojení pro myčku nádobí
- P připojení pro pračku

DODRŽOVAT ZÁSADY BEZPEČNOSTI PRÁCE !!!

SO.01 ±0,0 = 224,050 m n.m.

Název dílce:

Místo:

Fáze:

Objekt:

Projektová část:

Architektonické a stavební řešení:

Zpracovatel projektové části:

– zodpovědný projektant:

Vypracoval:

Kontroloval:

Obsah:

Změny:

Dům s pečovatelskou službou v ulici Roháččova č.p.268/24,26

Roháččova č.p.268/24,26, Praha 3

Dokumentace k provedení stavby

VÝKRESOVÁ ČÁST

Ing. arch. Tomáš Filgas, Akad. Arch. Pavel Hřebecký

MS architekti s.r.o.

Ing. Monika Svobodová

Ing. arch. Tereza Benetraní, Ing. Petra Sýkorová

BYT 72- 6.NP.- dvoupokoj pravý

ZTI- půdorys

Změny:

Stavebník:

Městská část Praha 3

Havlíčkovo nám. 700/ 9

130 85, Praha 3

Zástupce stavebníka:

Investiční a rozvojová Praha 3, a.s.

Olšanská 7, 130 00 Praha 3

Generální projektant:

MS architekti s.r.o.

Donská 9, 101 00 Praha 10

IČ:62590426

tel: 267 206 200

Datum:

11/2012

Poré:

Formát:

A3

Měřítko:

1:50

Č. výkresu:

ST.04