


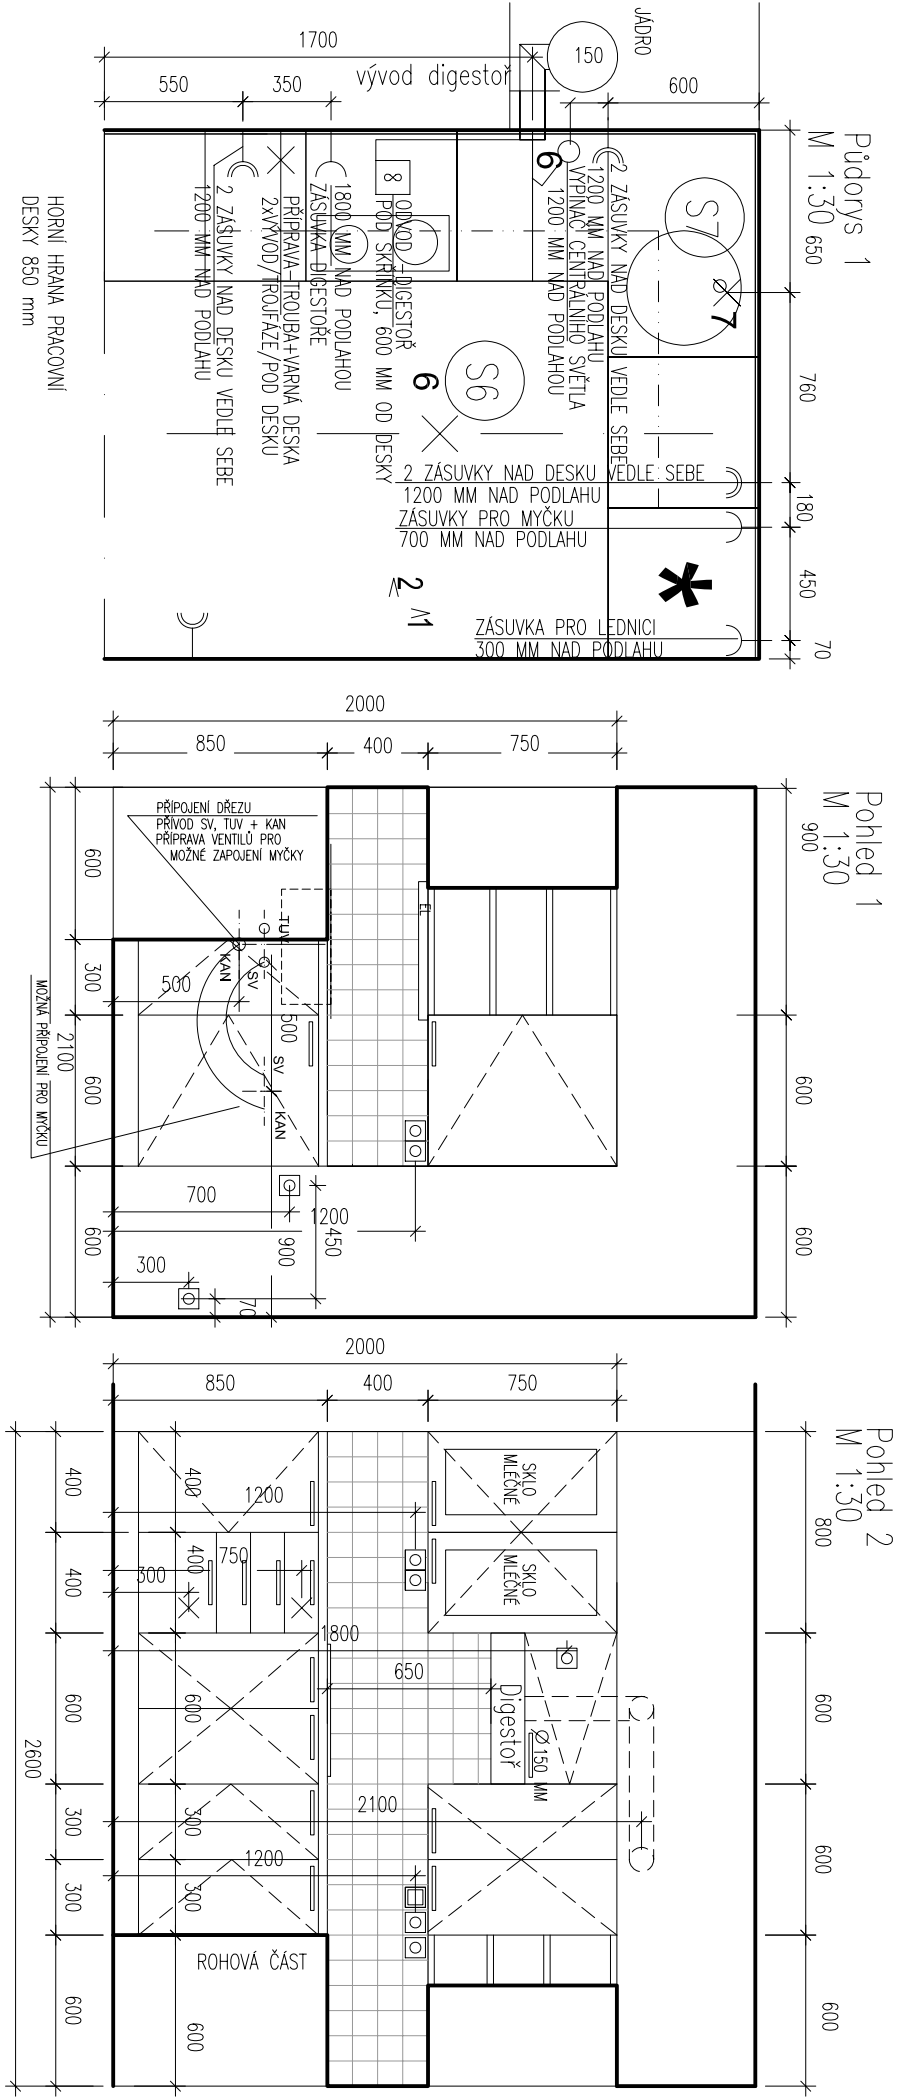

LEGENDA:

- ELEKTRO V POHLEDU
- Nástěnné světlo pod horní skříňku nad dřež
 - Zásuvka
 - Zásuvka zdvojená
 - Vypínač
 - Varná deska, trouba–vývod nebo zásuvka
- ELEKTRO V PŮDORYSE
- Vypínač
 - Zásuvka
 - Světelný vývod stropní
 - Světelný vývod nástěnný
 - Digestor
- OBKLAD– ref.:vyr.f. Rako, série Color Two
97x 97x 6 MM, GAAOK107 světlebežová

- Dekor kuchyně– buk/ref. vyr.:KRONOSPAN–BUK RUSTIKAL 1796 PR
Dekor desky– ref.vyr.:KRONOSPAN–VIRGINIA 949 BS–minerál světlý
Kování kuchyně– ref. vyr. GTV 113.1322 č.v.1276513331, broušený nkl
rozteč 160 MM
- Digestor– ref.vyr.:MORA 5708
Sklokeramická varná deska– ref.vyr.:MORA 4150.1030
Dřez kulatý o vnitřním průměru 400 mm, nerez, včetně příslušenství
+ baterie Metalia 55081.0 stojánková s teleskopickou hladičí dl. 1,5m
- S6 Stropní svítidlo ref. vyr. OSMONT Aura 4
(průměr 420 mm, ozn. 072)
- S7 Svítidlo pod kuchyňskou linku
ref. vyr. Luminastra EL 13W–73071 (dl. 555 mm,
ovládané z čela pracovní desky)

SO.01 ±0,0 = 224,050 m n.m.

Název dílce: **Dům s pečovatelskou službou v ulici Roháčova č.p.268/24,26**

Místo: Roháčova č.p.268/24,26, Praha 3

Fáze: Dokumentace k provedení stavby

Objekt: Stavebník: Městská část Praha 3
Havlíčkovo nám. 700/ 9
130 85, Praha 3

Projektová část: **VÝKRESOVÁ ČÁST**

Architektonické a stavební řešení: Ing. arch. Tomáš Filgas, Akad. Arch. Pavel Hřibecský

Zpracovatel projektové části: MS architekti s.r.o.
– zodpovědný projektant: Ing. Monika Svobodová

Vypracoval: Ing. arch. Tereza Benetran, Ing. Petra Sýkorová

Kontroloval: **BYT 8-2.NP.-garsoniéra levá Kuchyně**

Obsah: Změny:

Generální projektant: **MS architekti, s.r.o.**
Donská 9, 101 00 Praha 10
IČ:62590426
tel: 267 206 200

Datum: 11/2012

Formát: A3

Měřítko: 1:30

Č. výkresu: **ST.06**